

Datum
10/08/2026
Vaše značka:
-
Naše značka:
OP26-00326
Odpovědná osoba / telefon:
Ing. Martin Vozár, +420 727 943 552
Číslo projektu:
0151N.25

Adresa
Obecní úřad Troubsko
Zámecká 150/8
664 41 Troubsko

ID datové schránky: **7j6bawk**

Žádost o stanovisko obce k záměru výstavby horkovodu

Vážení,

obracíme se na Vás se žádostí o stanovisko k připravovanému záměru výstavby horkovodního vedení na území Vaší obce.

Předmětem záměru je realizace horkovodu, jehož účelem je zajištění dodávek tepelné energie do Předávací stanice PS Bosonohy. Navrhovaná stavba zahrnuje výstavbu nového horkovodního potrubí v předizolovaném provedení 2xDN800/1200 22kV včetně souvisejících technologických a stavebních objektů. Potrubí bude uloženo v pískovém loži a zemi (bezkanálové provedení) v ocelových chráničkách (protlaky, případně překopy komunikací a vodních toků), popřípadě na potrubních mostech, v kolektorech a v tunelu. Min. hloubka krytí potrubí bude 1,5m, maximální hloubka krytí 2,9 m. Souběžně s trasou horkovodu budou vedeny sdělovací kabely a kabely 0,4kV a 22 KV. Přesná trasa vedení a rozsah stavby jsou uvedeny v příložené dokumentaci.

Žádáme Vás o zaslání znění usnesení zastupitelstva obce k uvedenému záměru. Vaše stanovisko bude využito jako podklad k projednání záměru s dotčenými orgány státní správy a stavebnímu úřadu.

Předem děkujeme za součinnost a poskytnutí požadovaného stanoviska. V případě doplňujících dotazů, nejasností mne prosím neváhejte kontaktovat.

Přílohy:

- Technický popis záměru
- Situační výkresy, řezy
- Plná moc k zastupování

S pozdravem

Martin Vozár

Ing. Martin
Vozár

Podepsal Ing. Martin Vozár
DN: cn=Ing. Martin Vozár, c=CZ,
o=AFRY CZ s.r.o., ou=A408225
Datum: 2026.08.10 09:45:19
+02'00'

Tel: +420 727 943 552

Email: martin.vozar.v@afry.com

Příloha – technický popis záměru v dotčeném katastru, zahrnuje popis z:

Etapa č.9 (E9): Omice – Bosonohy, 33,5 km ÷ 39,8 km, tato etapa je zobrazena na výkrese: Dílčí situací PČS Oslavany – PS Bosonohy; Etapa 9; (M 1:1000); arch.č.: 25N170A00000XC079+83

Etapa č.10 (E10): Uzel Bosonohy, 39,8 km ÷ 40,1 km, tato etapa je zobrazena na výkrese: Dílčí situací PČS Oslavany – PS Bosonohy; (M 1:1000); arch.č.: 25N170A00000XC083

Etapa č. 9 (9) Popis trasy

Trasa Etapy 9 začíná za sekčním uzávěrem S8/02 za kterým se trasa lomí a protlakem E9-P01 kříží železnici č.240. Trasa dále pokračuje podél vedení 22 kV EGD směrem do kopce přes krátký lesní úsek na pole. Trasa dále pokračuje přes pole podél železnice na Střelice.

Na kraji Střelice se trasa lomí na sever a vyhýbá se v dostatečné vzdálenosti zástavbě obce. Trasa v tomto prostoru kříží nadzemní vedení 22 kV EGD a směřuje do kopce, který přechází a pozvolně sestupuje k zahrádkářské kolonii v údolí s místním názvem Novosady. Zde se trasa ostře lomí směrem k areálu ČEPRO, ke kterému směřuje vpravo podél místní asfaltové komunikace. Před křižovatkou na Střelice přechází trasa překopem na pravou stranu komunikace a pokračuje až k železniční vlečce do areálu ČEPRO. Na trase je u křížení s místní komunikací umístěna sekční armatura S9/01.

Železniční vlečku pro areál ČEPRO trasa překonává protlakem E9-P02 a přes malou zahrádkářskou kolonii vede podél železnice č. 240 směrem ke sběrnému dvoru Střelice. Trasa následně vede podél celého areálu ČEPRO v místní komunikaci, kde kříží kanalizaci z areálu a směřuje k silnici III. č. 15267, kterou z důvodu výskytu inženýrských sítí překonává překopem. V daném místě se nachází sítě VTL a STL GasNet a optika Cetin.

Za překopem silnice E9-K03 je umístěna sekční armatura S9/02. Trasa následně pokračuje podél železnice směrem na obec Troubsko. Po trase dojde ke křížení nadzemního vedení 22 kV EGD, kde je plánováno jeho rozšíření. Dále přechází překopem E9-V01 přes Troubský potok směrem k železničnímu přejezdu v Troubsku na ulici Ostopovická, kterou překonává překopem E9-K04. Dále trasa pokračuje směrem k D1, kde je před kolektorem umístěna sekční armatura S9/03, která Etapu 9 zakončuje.

Etapa č. 10 (10) Popis trasy

Trasa začíná na hranici katastrálního území Bosonohy na konci působnosti ZÚR (st. 39,9 km) a vede mírně svažitým terénem směrem k D1. Kříží stávající nadzemní vedení 400 kV správce ČEPS. V prostoru před D1 kříží podzemním kolektorem budoucí záměr VRT dále pak napojení komunikace I/73 na D1, rozšířenou D1, nájezdovou rampu I/73, obchvat Bosonoh a vysokotlaký plynovod GasNet s nadzemním vedením 110 kV EGD. Kolektor bude ukončen v prostoru PS Bosonohy na vymezeném prostoru dle ÚP SMB.

Plná moc

Společnost **Teplárny Brno, a.s.**, IČO: 463 47 534, zapsaná v obchodním rejstříku vedeném Krajským soudem v Brně, sp. zn.: B 786, se sídlem: Okružní 25, 638 00 Brno – Lesná (dále jen „**Zmocnitel**“), zastoupená RNDr. Jiřím Hermanem, Ph.D., předsedou představenstva, a Ing. Petrem Fajmonem, MBA, členem představenstva,

zplnomocňuje

společnost **AFRY CZ s.r.o.**, IČO: 453 06 605, zapsaná v obchodním rejstříku vedeném Městským soudem v Praze, sp. zn.: C 8073, se sídlem: Magistrů 1275/13, Michle, 140 00 Praha 4 (dále jen „**Zmocněnec**“) jakožto projektanta stavby „Část A – Horkovod, jejímž předmětem je příprava a realizace stavby horkovodního napaječe vedoucího z elektrárny Dukovany do směšovací a přečerpávací stanice na území městské části Brno-Bosonohy, včetně této stanice, zajišťujícího rozvod a přenos teplotnosné látky (vody), včetně staveb a zařízení souvisejících“ (dále jen „**Stavba**“),

k vykonávání veškerých činností v souvislosti s povolovacím řízením pro realizaci a následné užívání Stavby v souladu se zákonem č. 283/2021 Sb., stavební zákon, ve znění pozdějších předpisů, s ohledem na právní úpravu zákona č. 416/2009 Sb., o urychlení výstavby strategicky významné infrastruktury, ve znění pozdějších předpisů. Zmocnitel na základě této plné moci zplnomocňuje Zmocněnce zejména, nikoli však výlučně k tomu, aby:

- zastupoval Zmocnitele v řízení před stavebním úřadem příslušným k rozhodování o Stavbě, zejména podal žádost o vydání povolení záměru Stavby a následně povolení užívání Stavby a činil veškeré potřebné úkony a právní jednání v rámci těchto řízení; zejména podávat návrhy nebo oznámení, tyto měnit, doplňovat, opravovat nebo brát zpět, nahlížet do spisu, účastnit se místních šetření, přijímat doručované písemnosti (vydaná rozhodnutí, souhlasy, povolení, stanoviska, vyjádření) a podávat opravné prostředky nebo se vzdávat práva na opravný prostředek.
- zastupoval Zmocnitele ve vztahu k dotčeným orgánům státní správy a správcům sítí, zejména vedl s těmito předběžná jednání o Stavbě a zajišťoval od nich závazná stanoviska, souhlasy, rozhodnutí a vyjádření potřebná v rámci řízení o povolení záměru Stavby;
- zastupoval Zmocnitele ve vztahu k ostatním účastníkům řízení včetně dotčených územních samosprávných celků, vedl s těmito předběžná jednání o Stavbě a zajišťoval od nich vyjádření v rámci zajištění provádění projekčních prací a inženýrské činnosti pro povolení záměru Stavby;
- v rámci příslušných řízení dle platných právních předpisů k povolení a následnému užívání záměru Stavby činil před příslušnými orgány státní správy a jinými v úvahu přicházejícími subjekty veškerá nezbytná právní jednání a jiné úkony, to vše i tehdy, když je podle právních předpisů zapotřebí zvláštní plné moci.

Zmocněnec je oprávněn nechat se dále při jednotlivých jednáních v rámci této plné moci zastupovat na základě substituční plné moci. Je ovšem povinen tuto skutečnost a znění substituční plné moci bez zbytečného odkladu sdělit Zmocniteli. Substituční plná moc nemůže být dále delegována.

Tato plná moc se uděluje na dobu určitou, a to do doby předání a převzetí dokumentace dle Smlouvy na vytvoření projektových dokumentací, poskytnutí licence, inženýringu a o výkonu autorského dozoru, č. smlouvy O/25/872, nejpozději však do 31. 7. 2027.

V Brně dne

**RNDr. Jiří
Herman, Ph.D.**

Digitálně podepsal RNDr.
Jiří Herman, Ph.D.
Datum: 2026.04.23
10:25:42 +02'00'

Teplárny Brno, a.s.
RNDr. Jiří Herman, Ph.D.
předseda představenstva

V Brně dne

**Ing. Petr
Fajmon,
MBA**

Digitálně podepsal
Ing. Petr Fajmon,
MBA
Datum: 2026.04.27
14:20:35 +02'00'

Teplárny Brno, a.s.
Ing. Petr Fajmon MBA
člen představenstva


Zmocnění tímto v plném rozsahu přijímám.

V dne

**Ing. Petr
Šlemr**

Digitally signed by Ing.
Petr Šlemr
Date: 2026.04.30
15:32:11 +02'00'

AFRY CZ s.r.o.
Ing. Petr Šlemr
prokurista


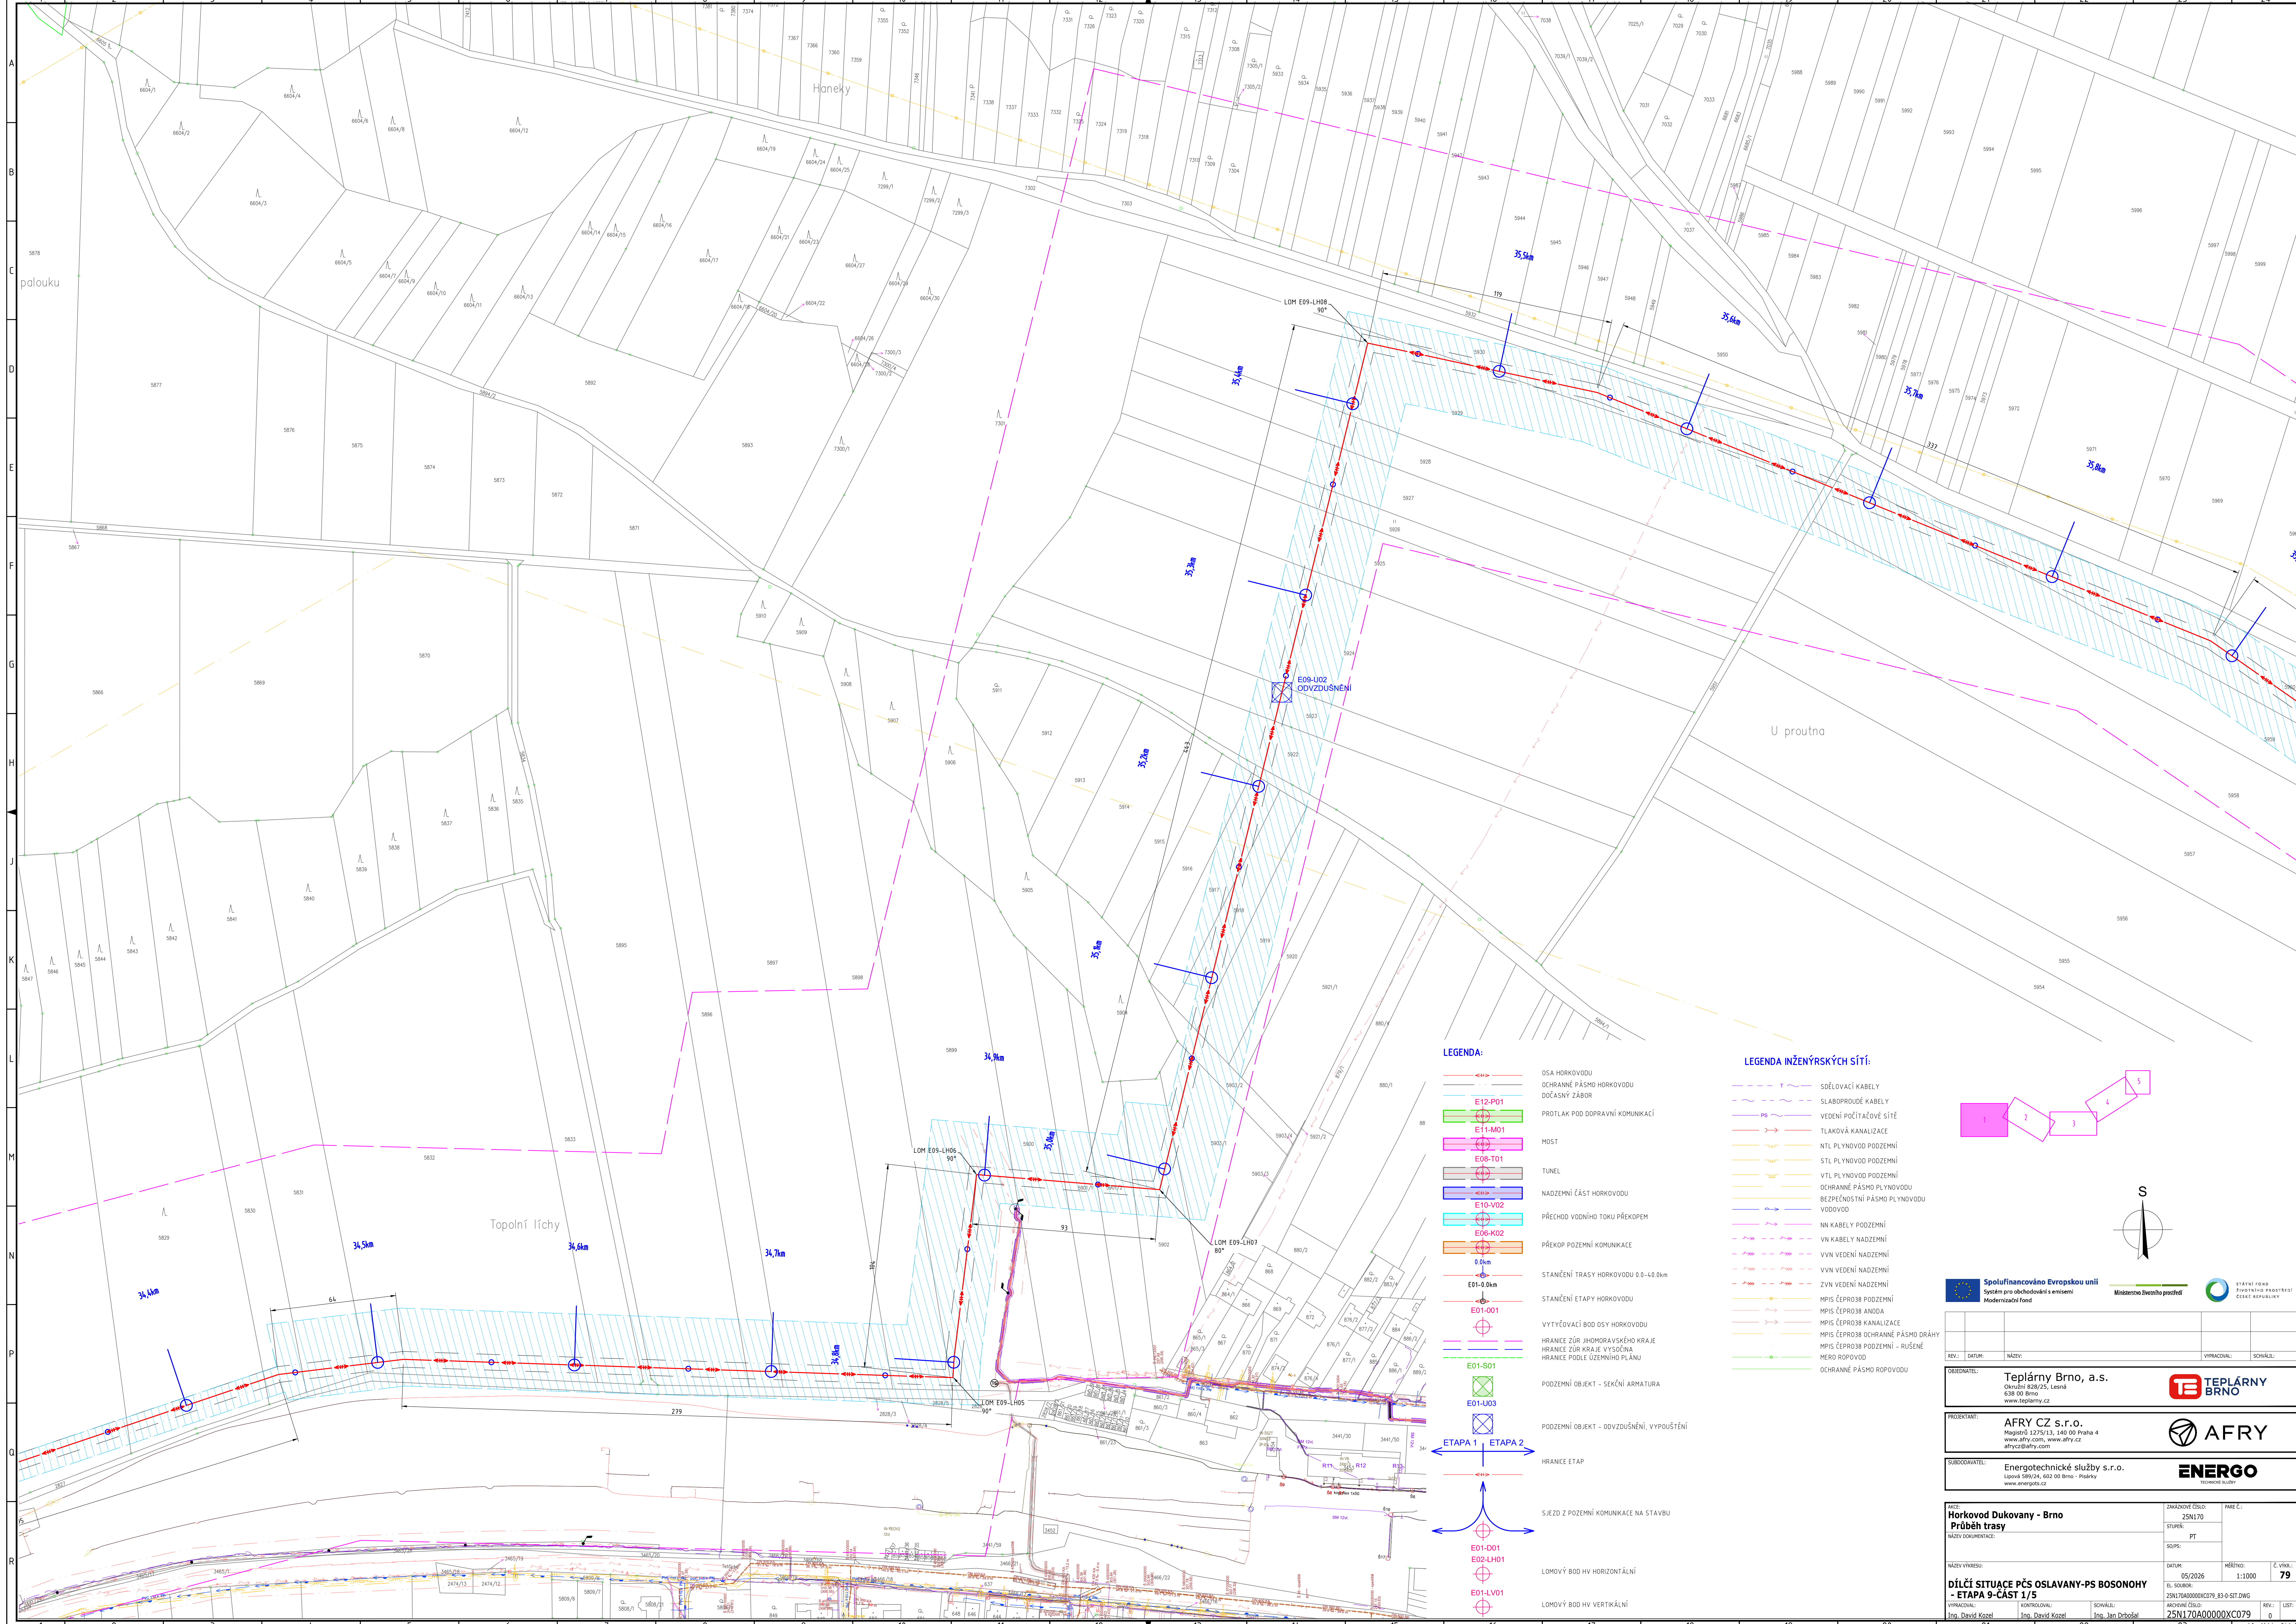


LEGENDA:

- OSA HORKOVODU
- OCHRANNÉ PÁSMO HORKOVODU
- DOČASNÝ ZÁBOR
- PROTLAK POD DOPRAVNÍ KOMUNIKACÍ
- MOST
- TUNEL
- NADZEMNÍ ČÁST HORKOVODU
- PŘECHOD VODNÍHO TOKU PŘEKOPEM
- PŘEKOP POZEMNÍ KOMUNIKACE
- STANÍČENÍ TRASY HORKOVODU Ø 8-40 Økm
- STANÍČENÍ ETAPY HORKOVODU
- VYTÝČOVACÍ BOD OSY HORKOVODU
- HRANICE ZÚR JIMMORAVSKÉHO KRAJE
- HRANICE PODLE ÚZEMNÍHO PLÁNU
- PODZEMNÍ OBJEKT - SEKČNÍ ARMATURA
- PODZEMNÍ OBJEKT - ODVZDUŠNĚNÍ, VYPUSŤENÍ
- HRANICE ETAP
- SÍJEZD Z POZEMNÍ KOMUNIKACE NA STAVBU
- LMOVÝ BOD HY HORIZONTÁLNÍ
- LMOVÝ BOD HY VERTIKÁLNÍ

LEGENDA INŽENÝRSKÝCH SÍTÍ:

- SĐELOVACÍ KABELY
- SLABOPROUDÉ KABELY
- VEDENÍ POČÍTAČOVÉ SÍTĚ
- TLAKOVÁ KANALIZACE
- NTL PLYNOVOD PODZEMNÍ
- STL PLYNOVOD PODZEMNÍ
- VTL PLYNOVOD PODZEMNÍ
- OCHRANNÉ PÁSMO PLYNOVODU
- BEZPEČNOSTNÍ PÁSMO PLYNOVODU
- VODOVOD
- NN KABELY PODZEMNÍ
- VN KABELY NADZEMNÍ
- VVN VEDENÍ NADZEMNÍ
- VVN VEDENÍ NADZEMNÍ
- ZVN VEDENÍ NADZEMNÍ
- MPIS ČEPRO38 PODZEMNÍ
- MPIS ČEPRO38 ANODA
- MPIS ČEPRO38 KANALIZACE
- MPIS ČEPRO38 OCHRANNÉ PÁSMO DRÁHY
- MPIS ČEPRO38 PODZEMNÍ - RUŠENÉ
- MERO ROPOVOD
- OCHRANNÉ PÁSMO ROPOVODU

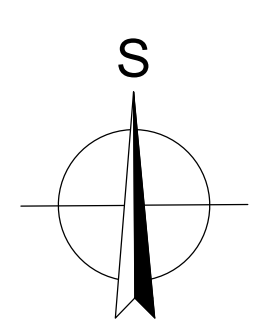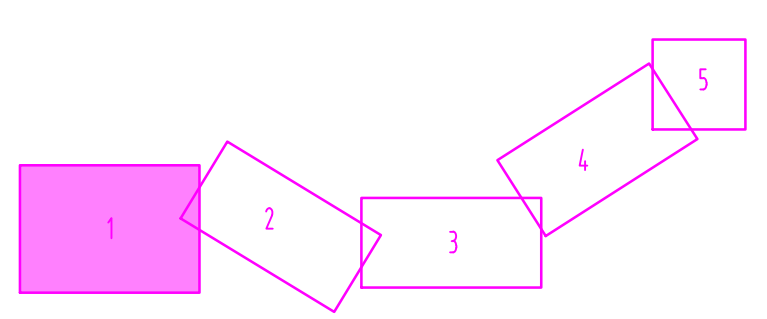



Spolufinancováno Evropskou unií
Systém pro obchodování s emisemi
Modernizační fond


Ministerstvo Životního prostředí

**STÁTNÍ FOND PRO OCHRANU PŘÍRODY
ČESKÉ REPUBLIKY**

REV.:	DATUM:	NÁZEV:	VYPRACOVÁVÁ:	SOVĚŘIL:
OBJEDNATEL: Teplárny Brno, a.s. Olešnická 638/23, Lysánská 638 00 Brno www.teplarny.cz				
PROJEKTANT: AFRY CZ s.r.o. Magiášův 1275/13, 140 00 Praha 4 www.afry.com, www.afry.cz afrycz@afry.com				
SUBORDINOVATEL: Energotechnické služby s.r.o. Lipová 159/24, 602 00 Brno - Poštáky www.energots.cz				
NÁZEV VÝKRESU: Horkovod Dukovany - Brno Průběh trasy		ZNAČKOVÉ ČÍSLO: ZSN170	PÁSEK: PT	
NÁZEV DOKUMENTACE:		SOUPIS:	SOUPIS:	
NÁZEV VÝKRESU:		DATUM: 05/2026	HEŠTNO: 1:1000	Č. VÝK.: 79
DÍLČÍ SITUACE PCS OSLAVANY-PS BOSONOHY - ETAPA 9-ČÁST 1/5				
VYPRACOVÁVÁ: Ing. David Kozel		KONTROLOVÁ: Ing. Jan Dobroslav	REV.: 0 LIST: 1	

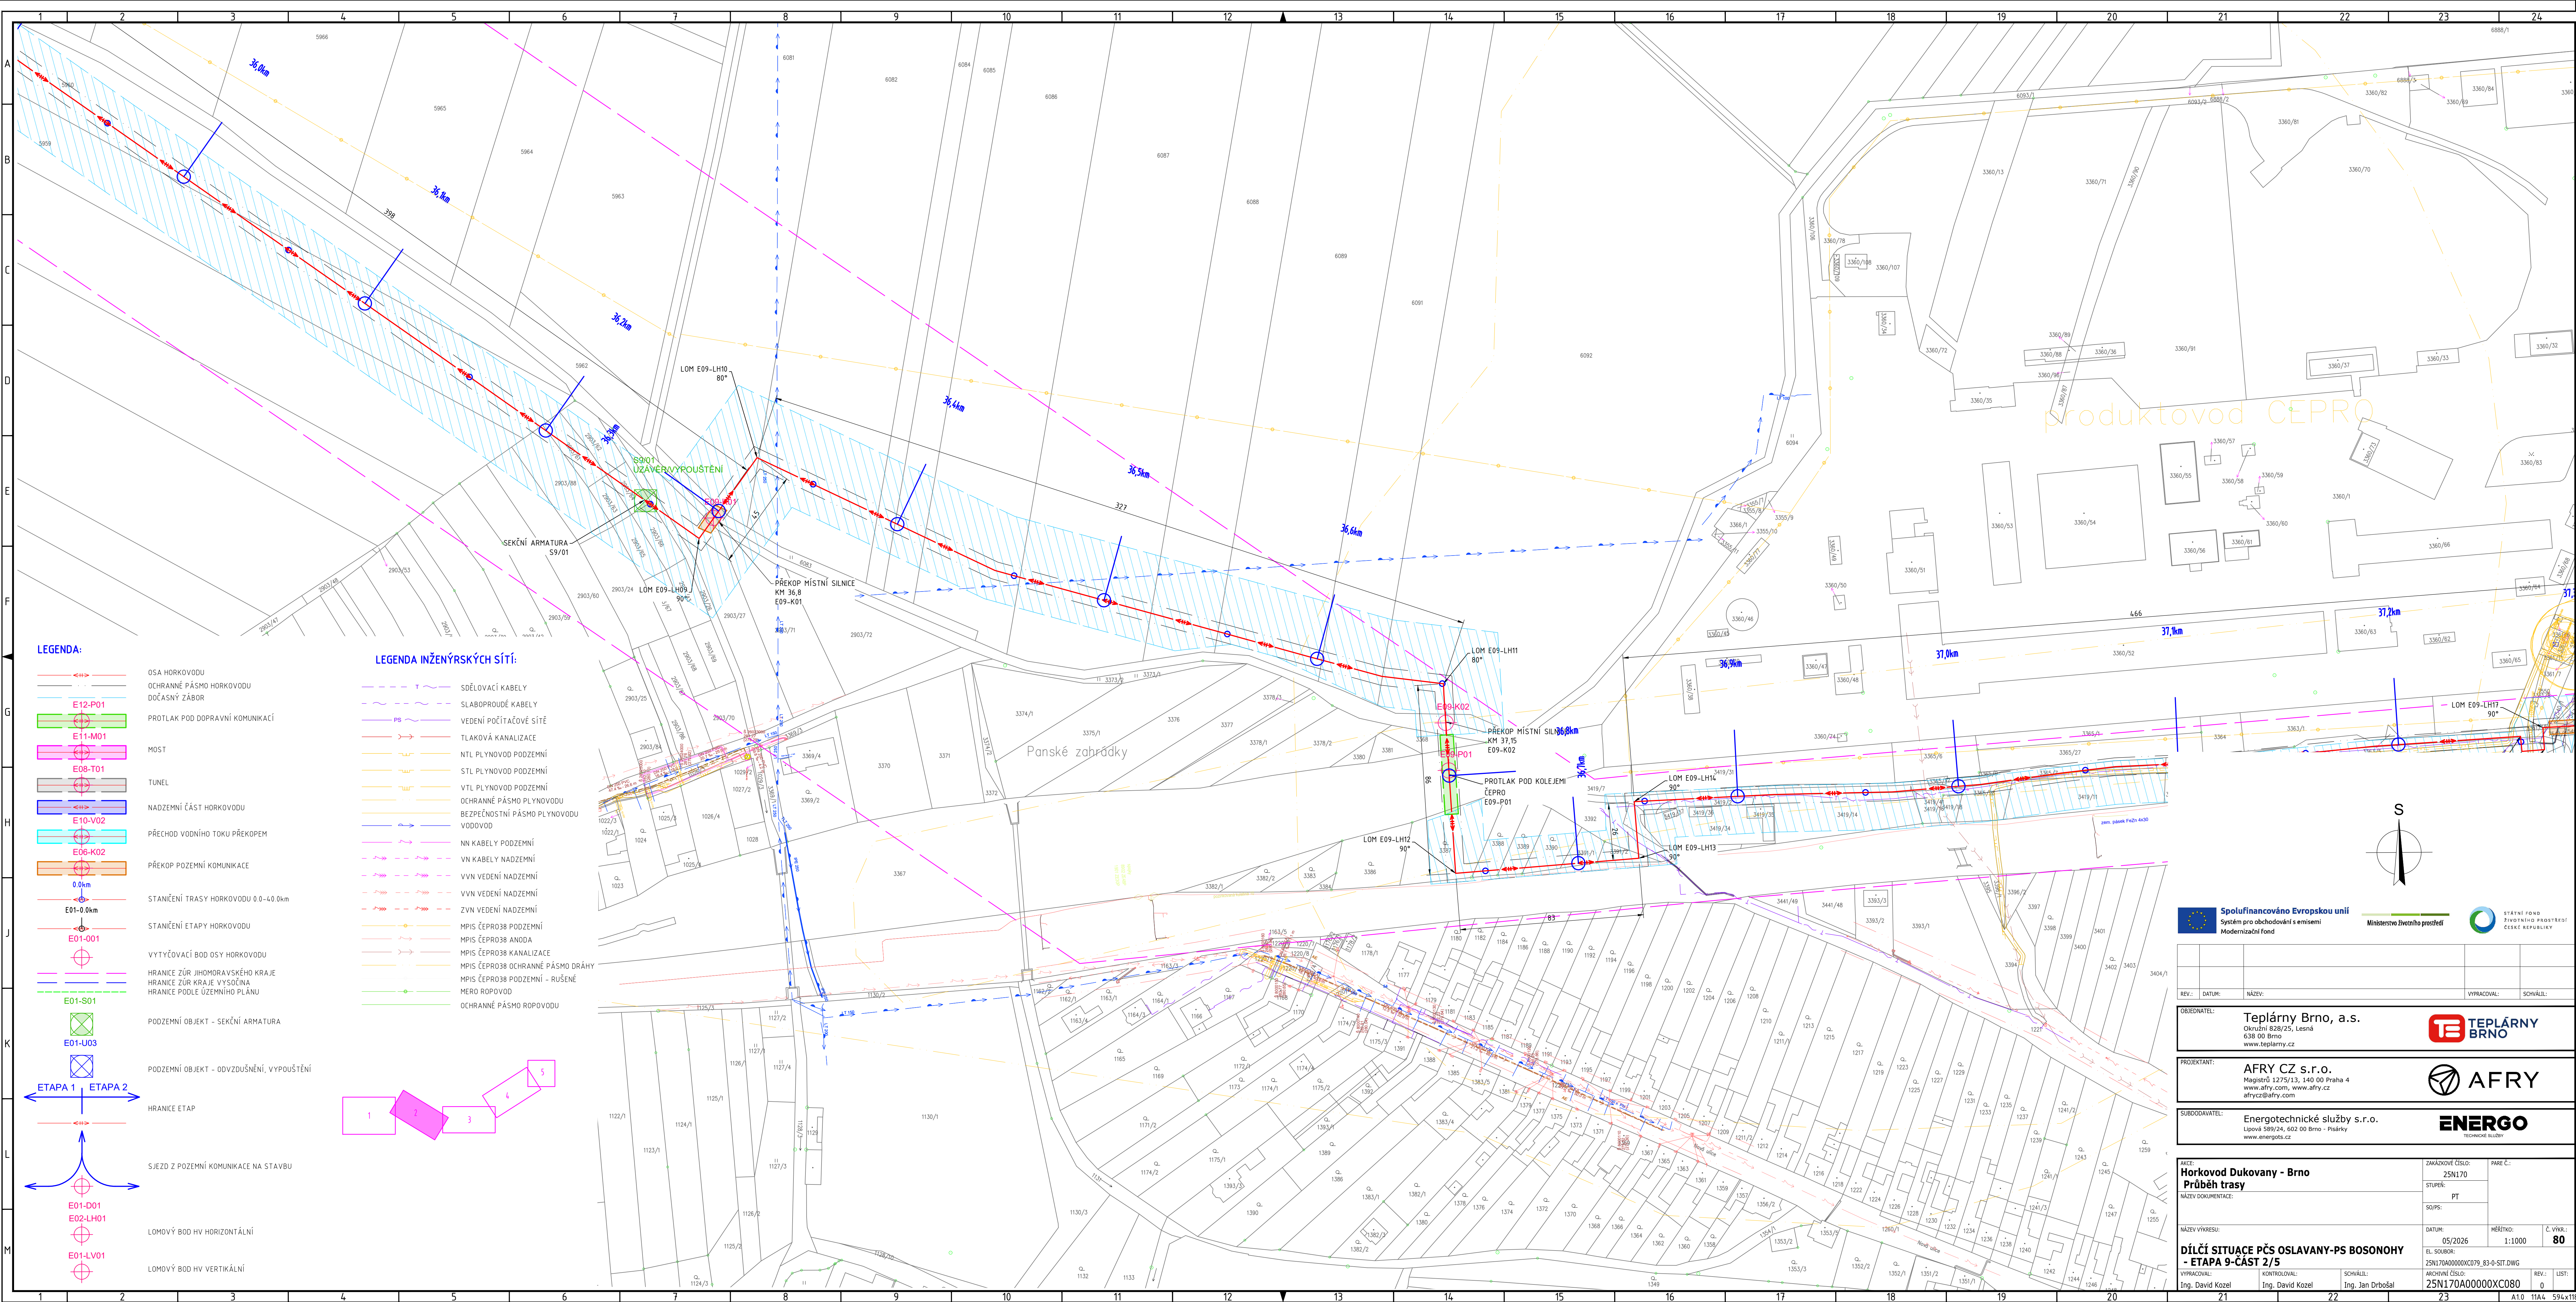

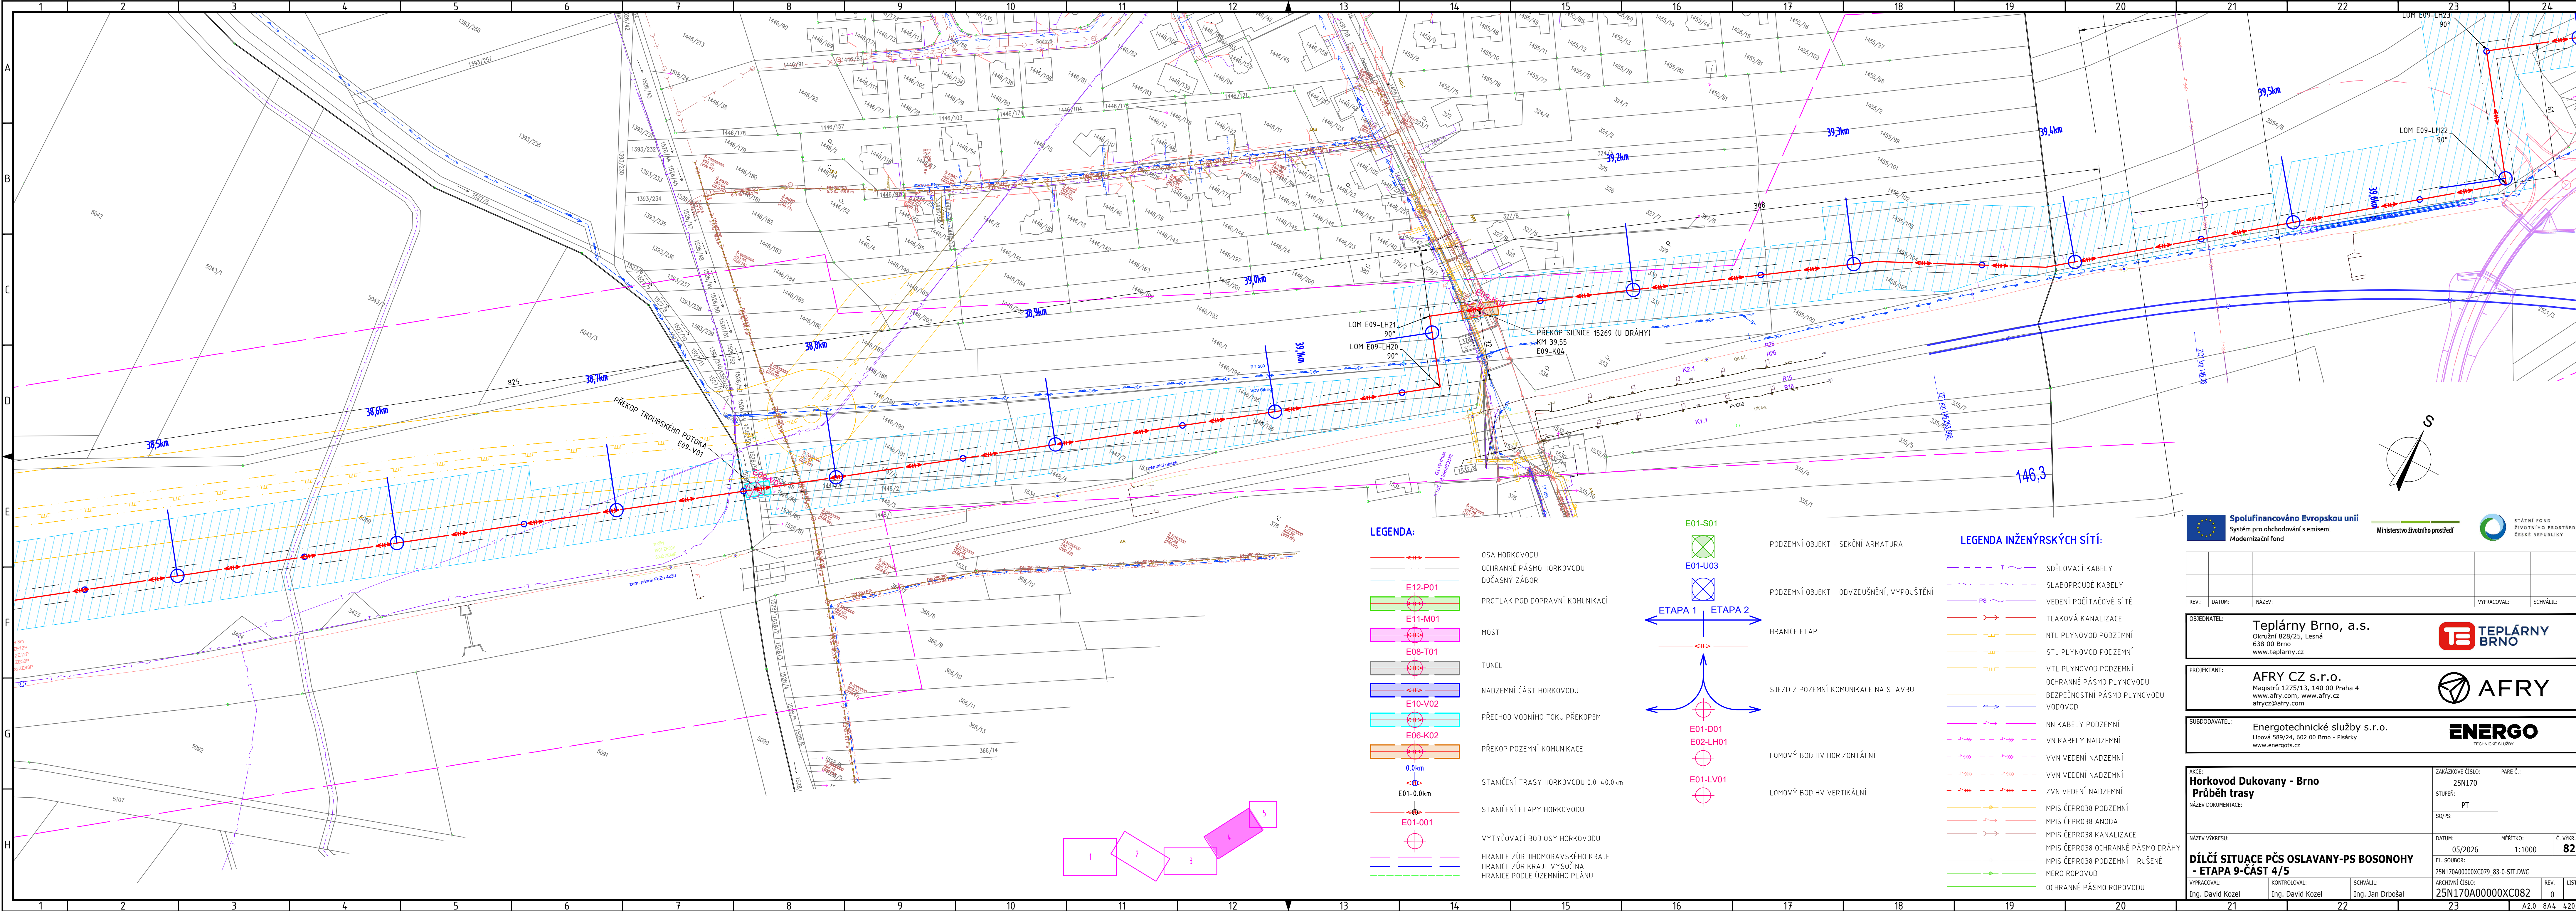

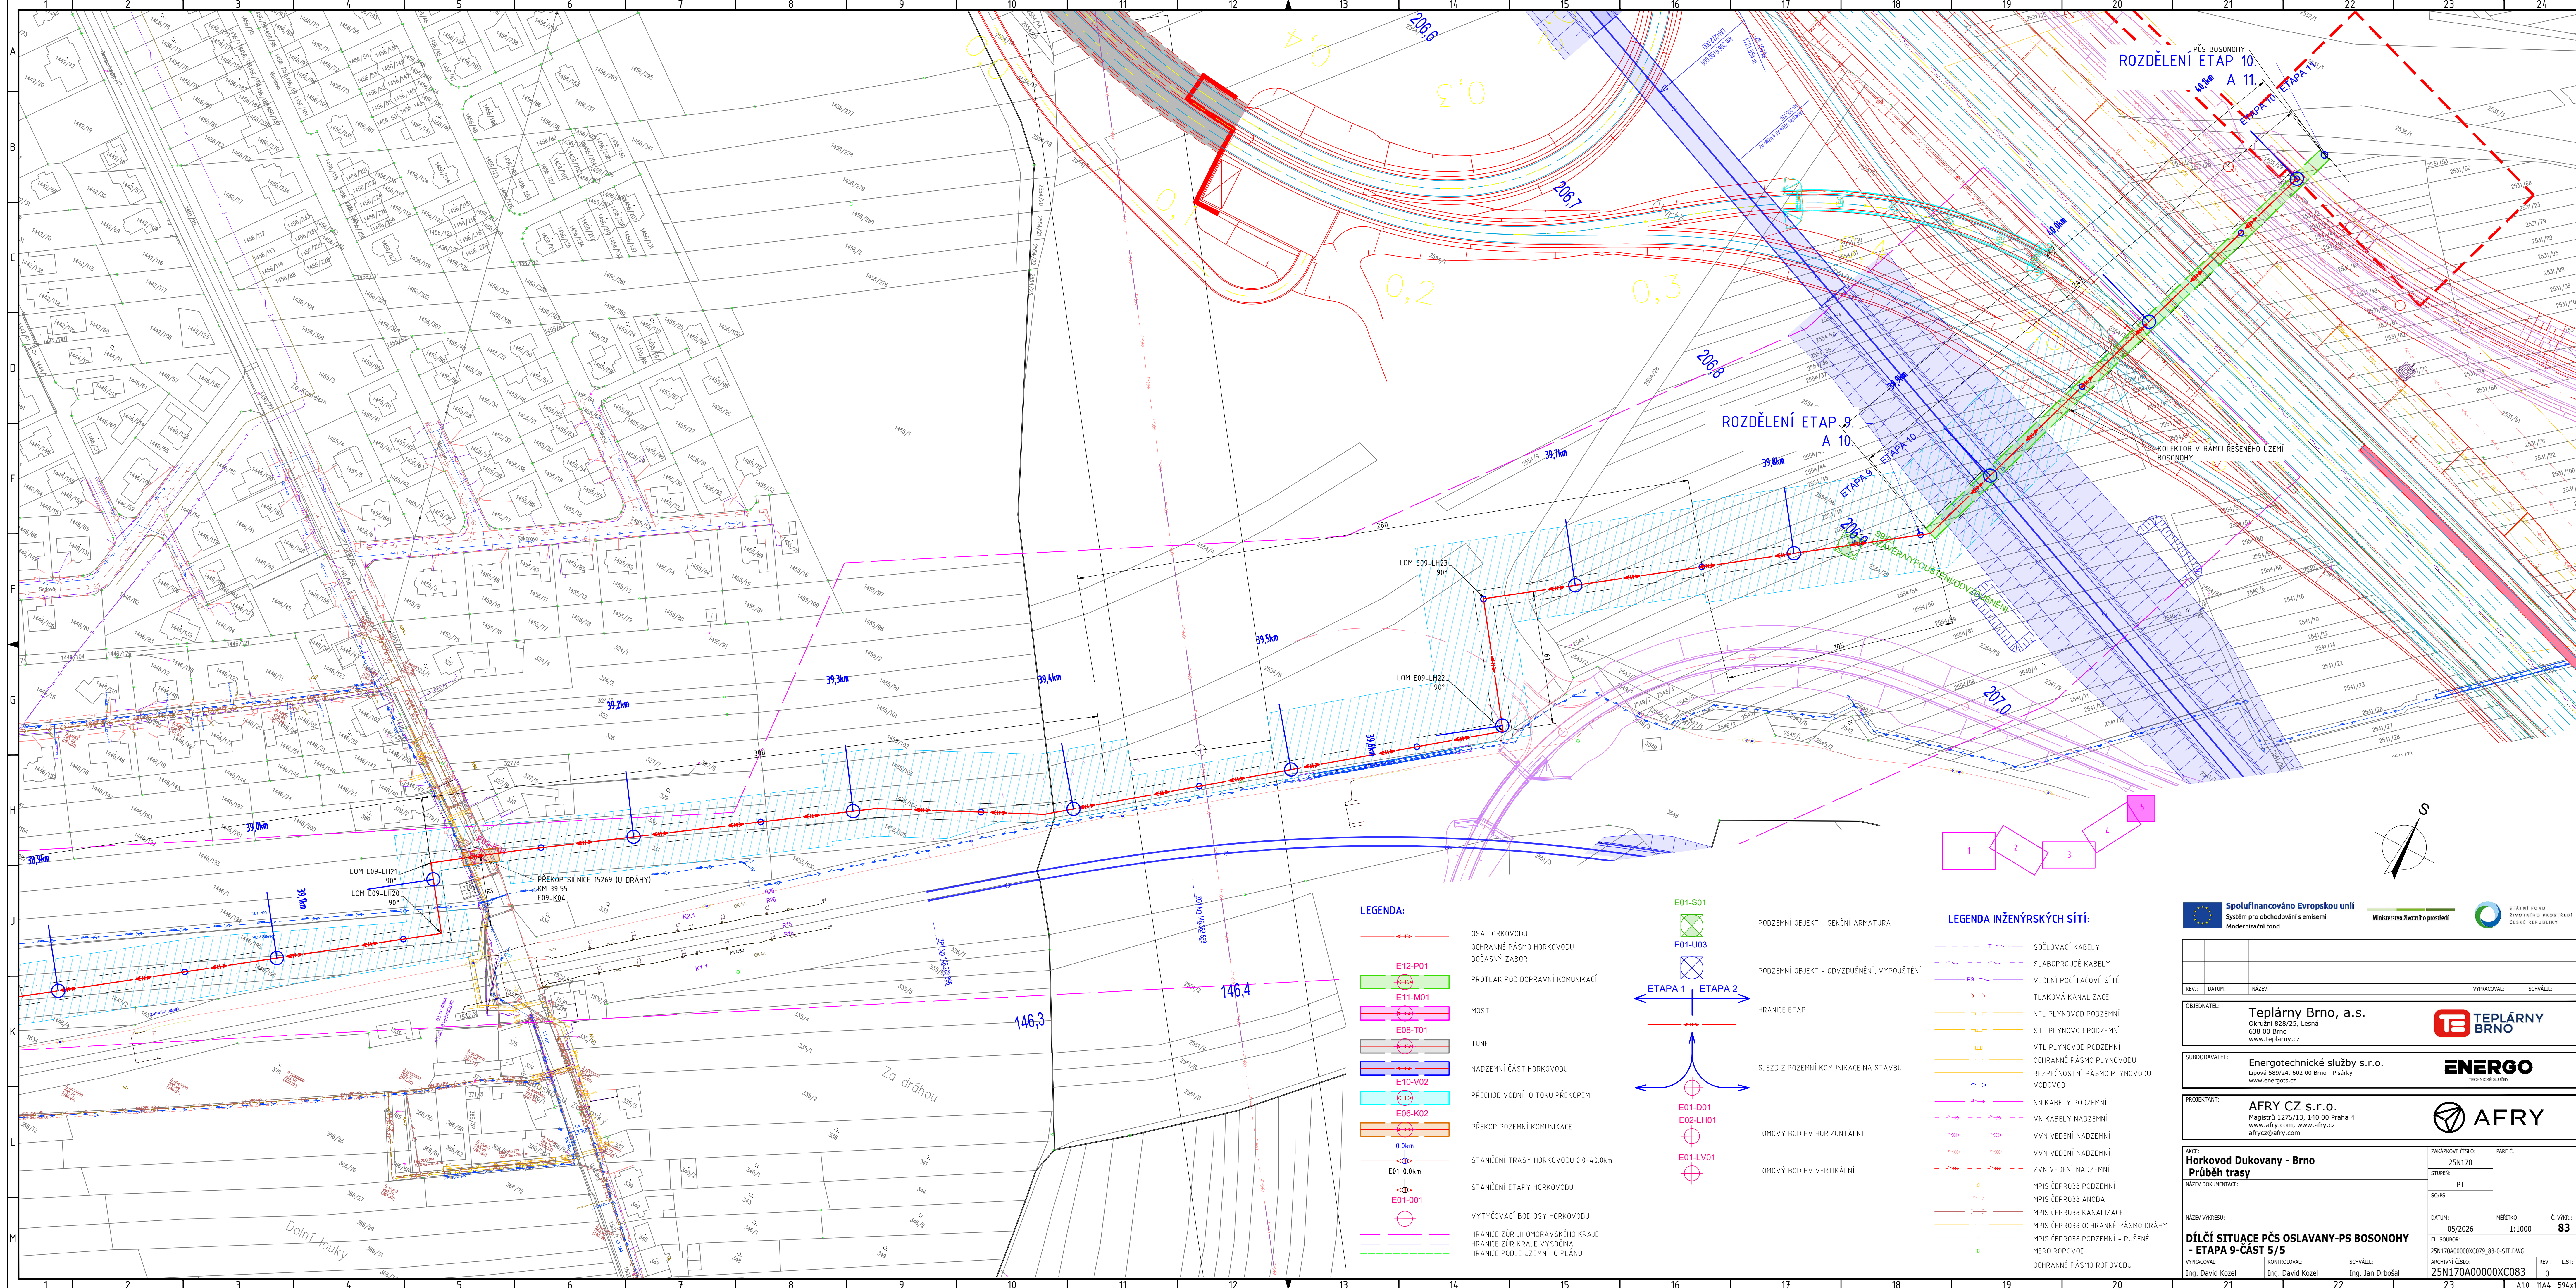

LEGENDA:

- OSA HORKOVODU
- OCHRANNÉ PÁSMO HORKOVODU
- DOČASNÝ ZÁBOR
- PROTLAK POD DOPRAVNÍ KOMUNIKACÍ
- MOST
- TUNEL
- NADZEMNÍ ČÁST HORKOVODU
- PRŮCHOD VODNÍHO TOKU PŘEKOPEM
- PŘEKOP POZEMNÍ KOMUNIKACE
- STANIČNÍ TRASY HORKOVODU 0,0-4,0 km
- STANIČNÍ ETAPY HORKOVODU
- VYTÝČOVACÍ BOD OSY HORKOVODU
- HRANICE ŽÚR JIHOMORAVSKÉHO KRAJE
- HRANICE ŽÚR KRAJE VÝSOČINA
- HRANICE PODLE ÚZEMNÍHO PLÁNU

LEGENDA INŽENÝRSKÝCH SÍTÍ:

- SÍŤOVACÍ KABELY
- SLABOPROUDÉ KABELY
- VEDENÍ POČÍTAČOVÉ SÍTĚ
- TLAKOVÁ KANALIZACE
- NTL PLYNOVOD PODZEMNÍ
- STL PLYNOVOD PODZEMNÍ
- VTL PLYNOVOD PODZEMNÍ
- OCHRANNÉ PÁSMO PLYNOVODU
- BEZPEČNOSTNÍ PÁSMO PLYNOVODU
- VODOVOD
- NN KABELY PODZEMNÍ
- VN KABELY NADZEMNÍ
- VVN VEDENÍ NADZEMNÍ
- ZVN VEDENÍ NADZEMNÍ
- MPIS ČEPRO38 PODZEMNÍ
- MPIS ČEPRO38 KANALIZACE
- MPIS ČEPRO38 OCHRANNÉ PÁSMO DRÁHY
- MPIS ČEPRO38 PODZEMNÍ - RUŠENÉ
- MERO ROPOVOD
- OCHRANNÉ PÁSMO ROPOVODU

Spolufinancováno Evropskou unií
Systém pro obchodování s emisemi
Modernizační fond


Ministerstvo životního prostředí

STÁTNÍ FOND
ŽIVOTNÍHO PROSTŘEDÍ
ČESKÉ REPUBLIKY


REV.:	DATUM:	NÁZEV:	VYPRACOVAL:	SCHVÁLIL:
OBEDNATEL: Teplárny Brno, a.s. Okružní 828/25, Lesná 638 00 Brno www.teplarny.cz				
SUBODAVATEL: Energotechnické služby s.r.o. Lipová 589/54, 602 00 Brno - Písařky www.energets.cz				
PROJEKTANT: AFRY CZ s.r.o. Magistrů 1275/13, 140 00 Praha 4 www.afry.com, www.afry.cz afrycz@afry.com				
AKCE:	ZAKAZOVACÍ ČÍSLO:	PARE Č.:		
Horkovod Dukovany - Brno	25N170			
PRŮBĚH TRASY	STUPEN:	PT		
NÁZEV DOKUMENTACE:	SOUPIS:			
NÁZEV VÝKRESU:	DATUM:	05/2026	MĚŘÍTKO:	1:1000
	EL. SOUBOR:	25N170A00000XC079_83-0 SIT.DWG	Č. VÝKRSU:	83
VYPRACOVAL:	KONTROLOVAL:	SCHVÁLIL:	ARCHIVNÍ ČÍSLO:	REV.:
Ing. David Kozel	Ing. David Kozel	Ing. Jan Drbošal	25N170A00000XC083	0

DÍLČÍ SITUACE PČS OSLAVANY-PS BOSONOHY
- ETAPA 9-ČÁST 5/5


A10 11A4 594x1189

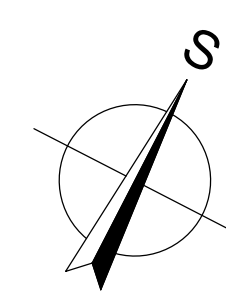


ŘEZ A-A TYPICKÝ ŘEZ – HLOUBKÉ ULOŽENÍ HV

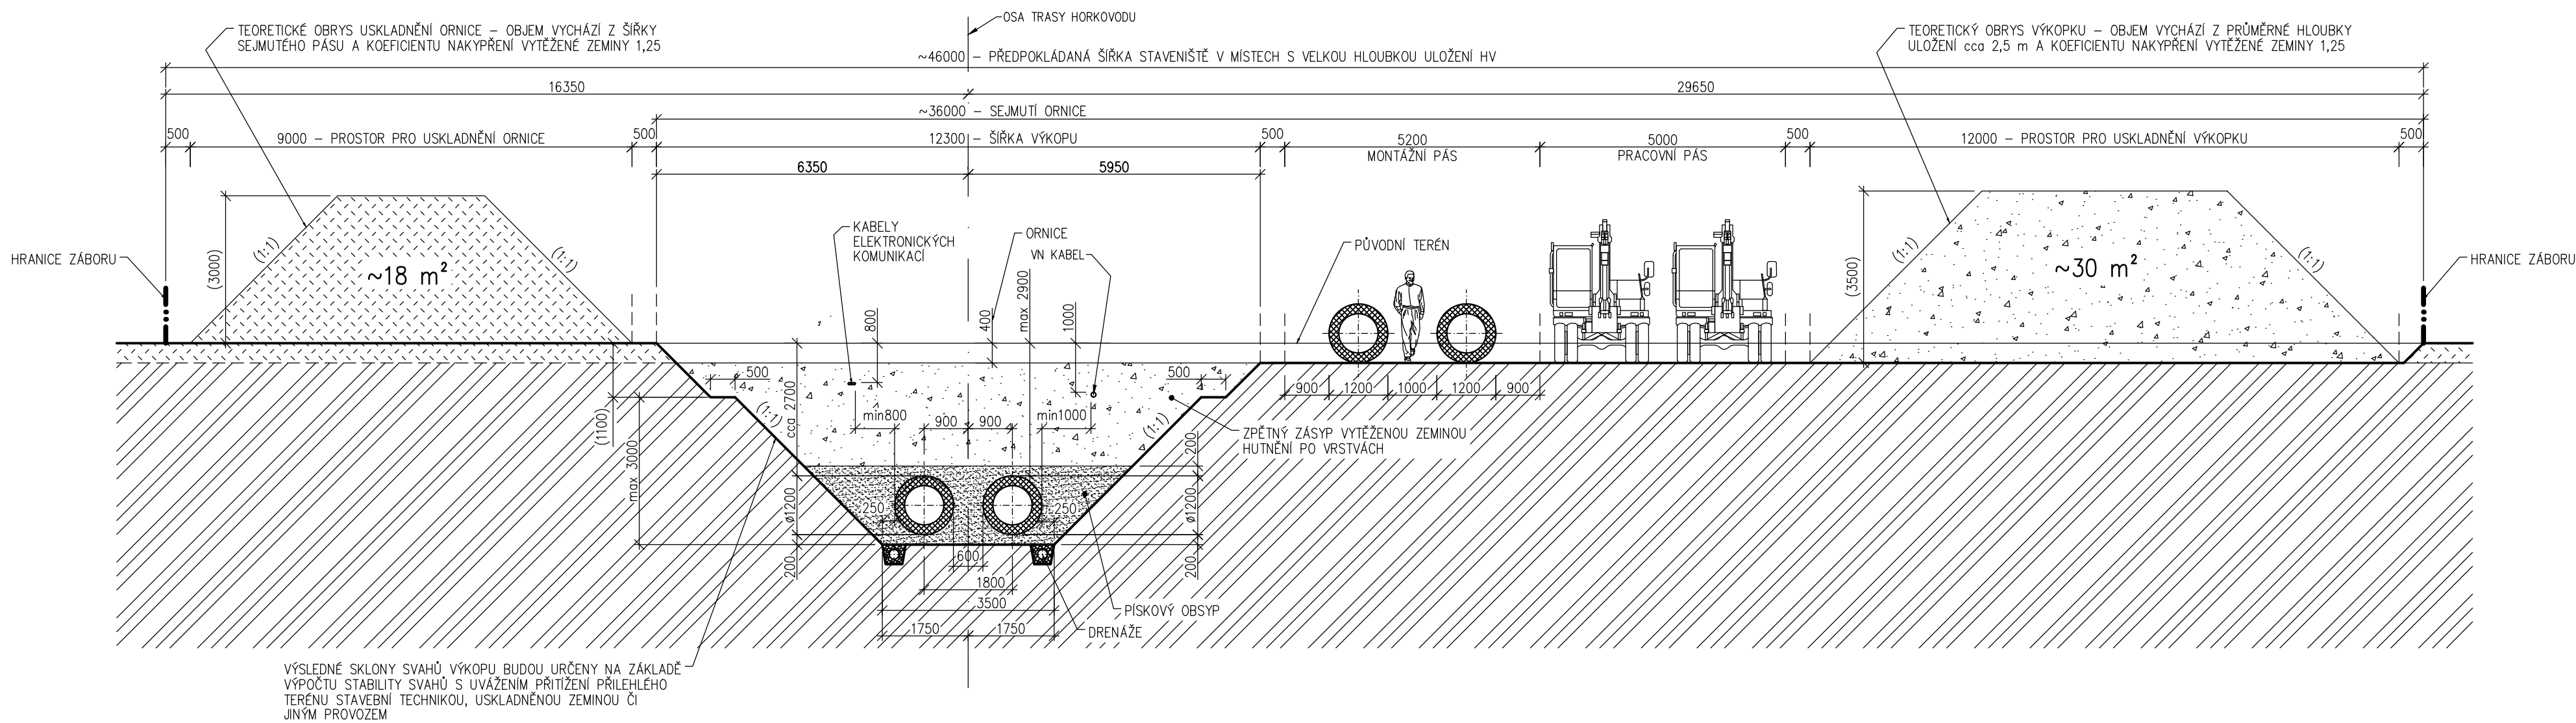

ŘEZ B-B TYPICKÝ ŘEZ – MĚLKÉ ULOŽENÍ HV

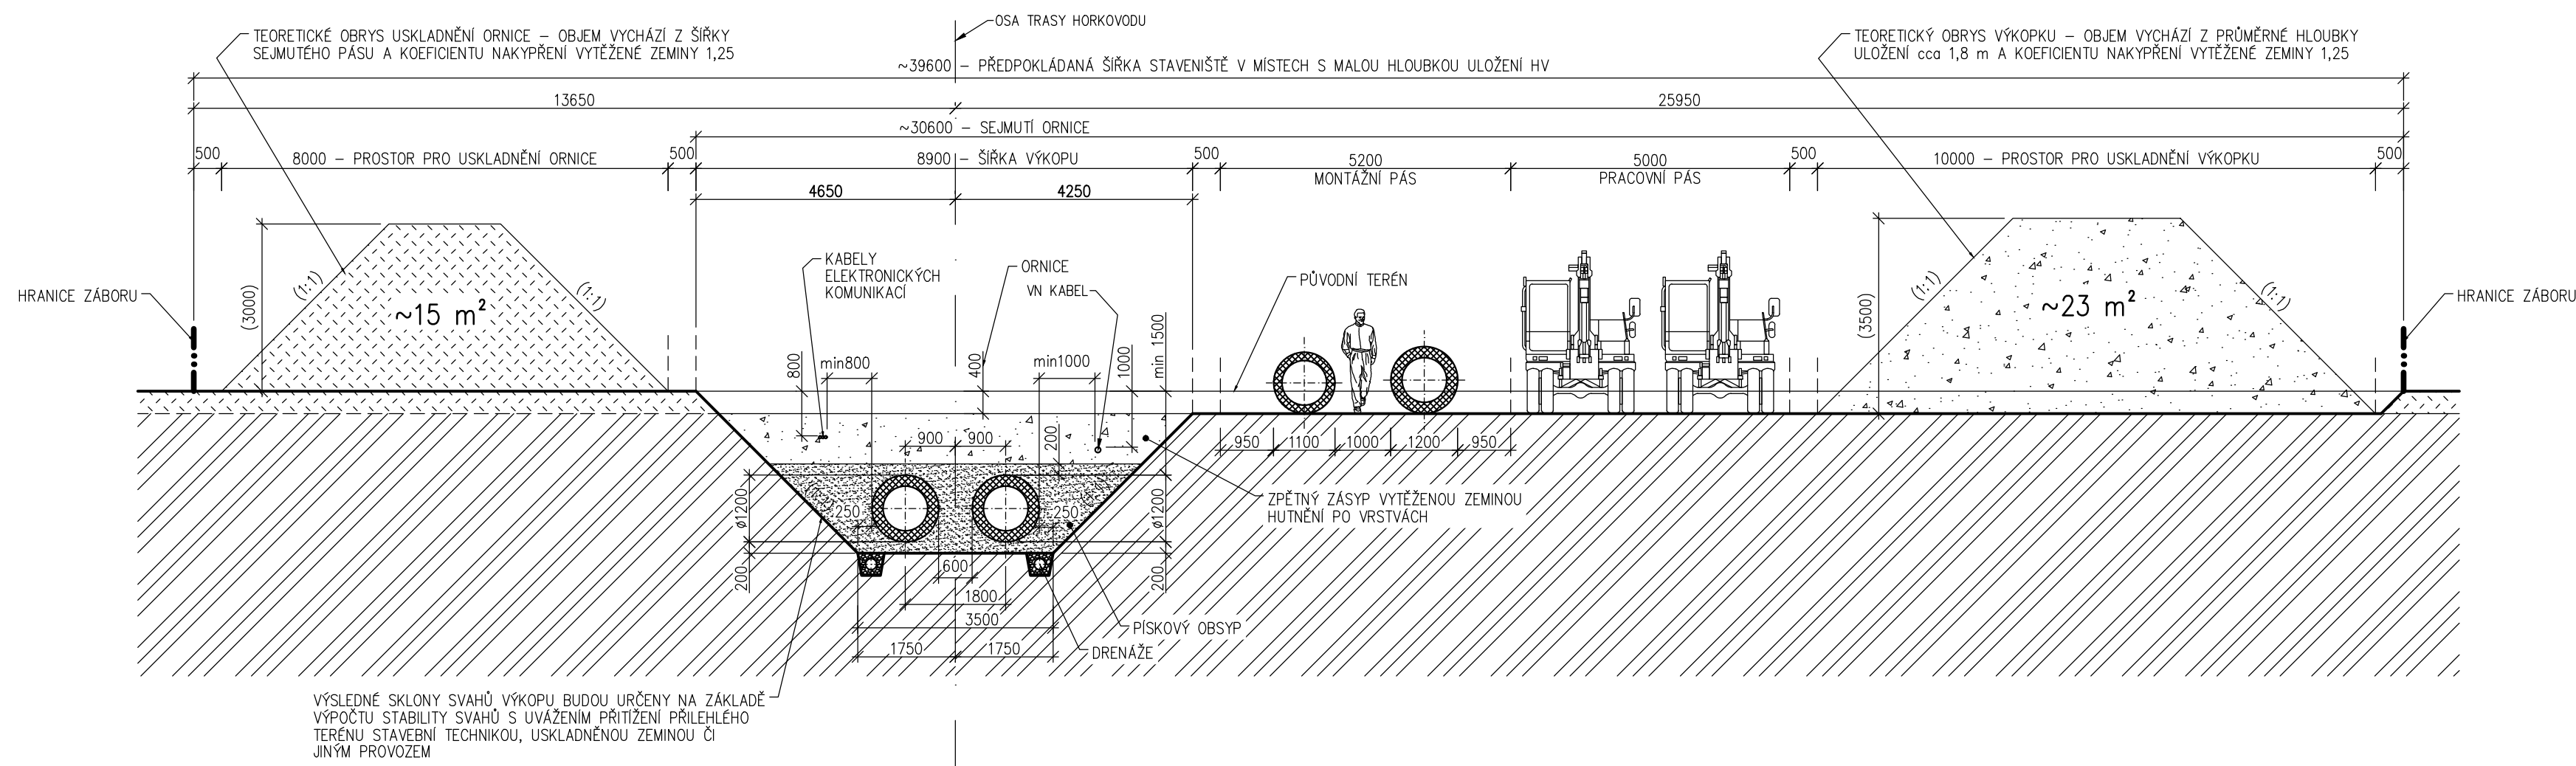

ŘEZ C-C TYPICKÝ ŘEZ – V MÍSTECH LOKÁLNÍHO ULOŽENÍ POD HPV

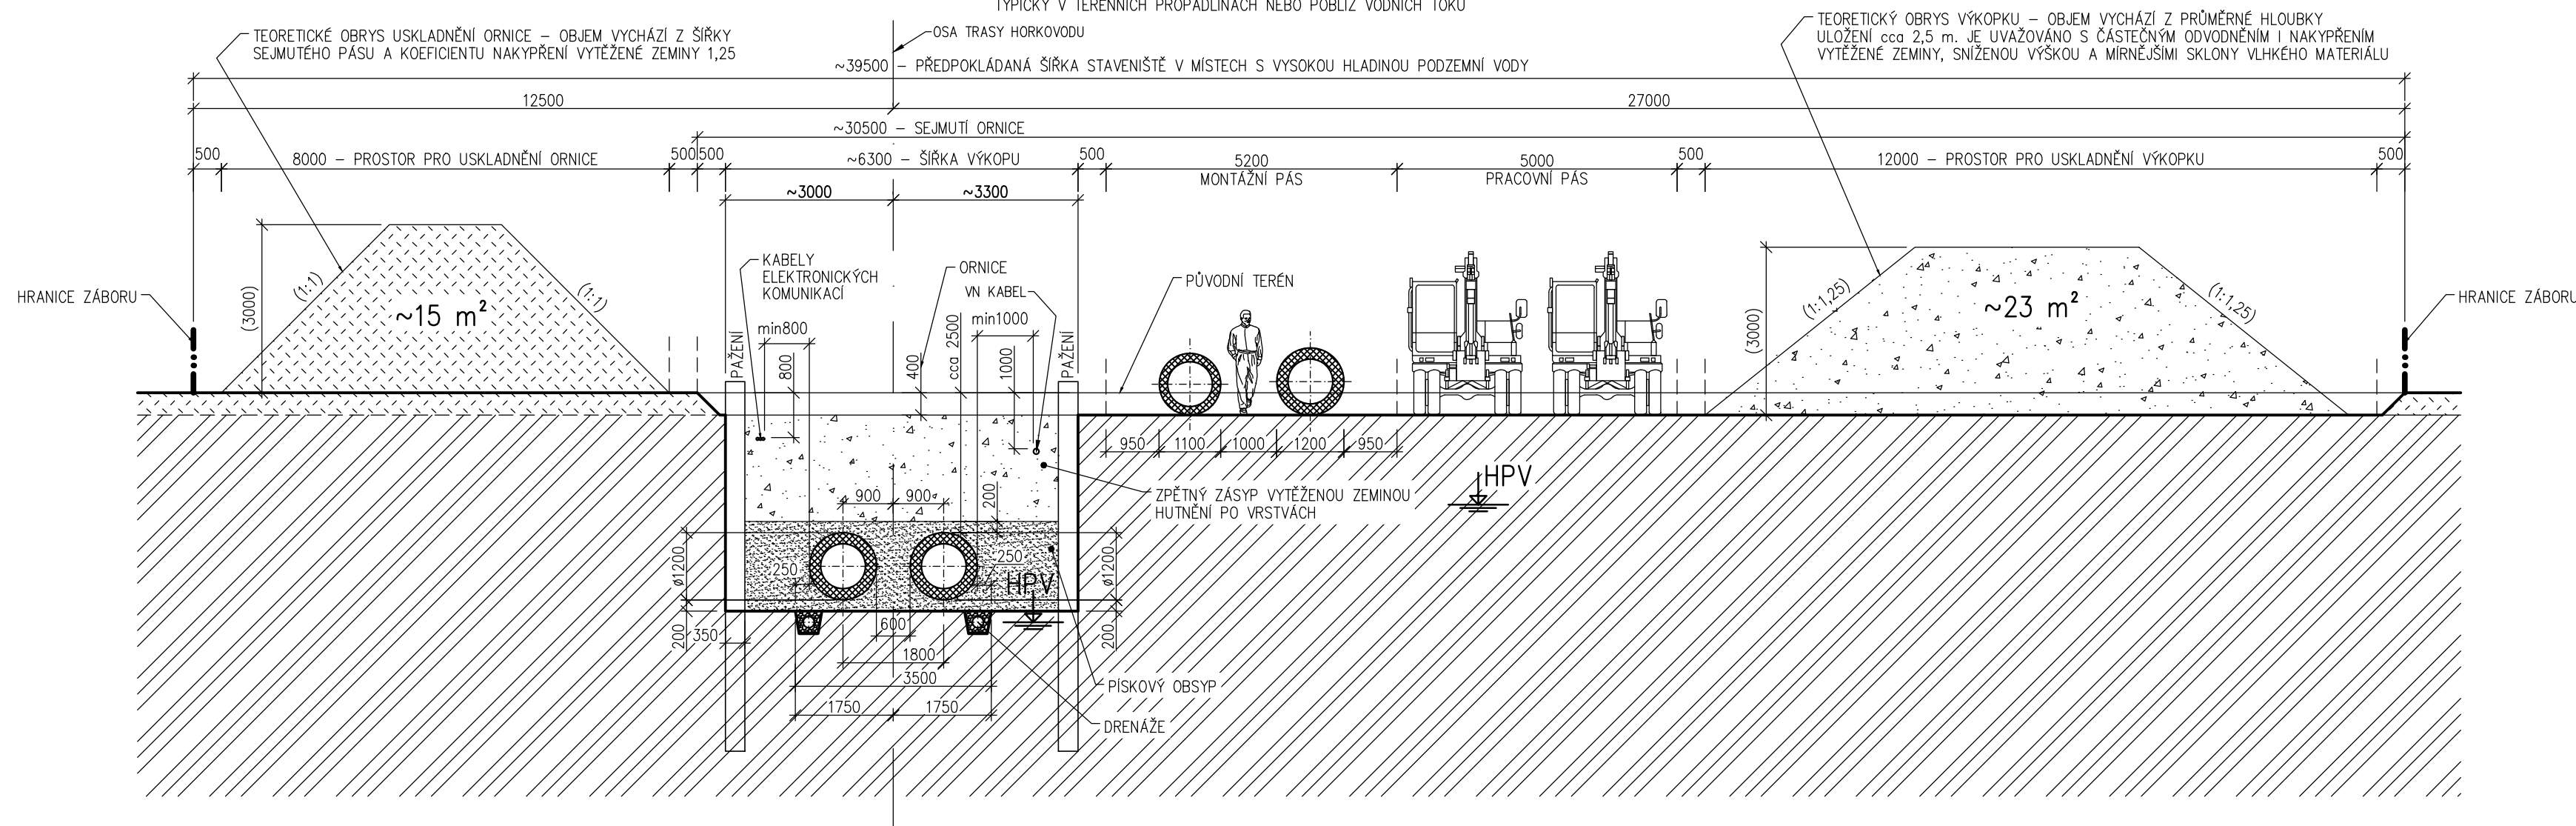

POZNÁMKY:

- 1) TYTO VÝKRESY VZOROVÝCH PŘÍČNÝCH ŘEZŮ ZNÁZORŇUJÍ STAVEBNÍ USPOŘÁDÁNÍ VÝKOPŮ, MONTÁŽNÍCH I PRACOVNÍCH PÁSŮ A PROSTORŮ PRO PRŮBĚŽNÉ USKLADNĚNÍ ORNICE (HRABANKY) A USKLADNĚNÍ VÝKOPKU.
- 2) DÁLE JE Z NICH ODVOZEN REALISTICKÝ ODHAD NUTNÉ ŠÍŘE ZÁBORU V CHARAKTERISTICKÝCH MÍSTECH PO DÉLCE STAVBY, KTERÝ JE STANOVEN:
 - VE VOLNÉM TERÉNU: 46 m (16+30 m)
 - V ZÚŽENÉM PÁSU PŘI PROSTUPU POROSTEM: 18 m (3,5+14,5 m)
- 3) HLOUBKA ULOŽENÍ POTRUBÍ SE PRŮMĚRNĚ POHYBUJE MEZI 2,0 AŽ 2,5 m.
- 4) SKLONY SVAHOVÁNÍ VÝKOPU JSOU V TÉTO FÁZI UVAŽOVÁNY 1:1, PODLE SKUTEČNÉ GEOLOGIE MOHOU BÝT UPRAVENY NA ZÁKLADĚ STATICKÉHO VÝPOČTU SE ZAPOČTENÍM PŘÍTLÍŽENÍ.
- 5) VÝŠKA ULOŽENÍ ORNICE JE NAVRŽENA TAK, ABY BYLA OMEZENA DEGRADACE STLAČENÍM OD VLASTNÍ TÍHY.
- 6) VÝŠKA A SKLONY ULOŽENÍ VÝKOPKU JSOU NAVRŽENY S OHLEDEM NA RYCHLOST PROVÁDĚNÍ A OMEZENÍ RIZIKA SESUNUTÍ.




REV.:	DATUM:	NÁZEV:	VYPRACOVAL:	SCHVÁLIL:

OBJEDNATEL:	Teplárny Brno, a.s. Okružní 828/25, Lesná 638 00 Brno www.teplarny.cz	
-------------	---	--

PROJEKTANT:	AFRY CZ s.r.o. Magistrů 1275/13, 140 00 Praha 4 www.afry.com, www.afry.cz afrycz@afry.com	
-------------	---	--

SUBDODAVATEL:	Energotechnické služby s.r.o. Lipová 589/24, 602 00 Brno - Pisárky www.energots.cz	
---------------	---	--

AKCE:	Horkovod Dukovany - Brno Průběh trasy		ZAKÁZKOVÉ ČÍSLO:	25N170	PARE Č.:	
STUPEŇ:	PT		SO/PS:			
NÁZEV VÝKRESU:	VZOROVÉ PŘÍČNÉ ŘEZY - STAVEBNÍ		DATUM:	05/2026	MĚŘÍTKO:	1:100
EL. SOUBOR:	25N170A00000XT015-0-VZPŘÁZL1.DWG		Č. VÝKR.:			015
VYPRACOVAL:	KONTROLOVAL:	SCHVÁLIL:	ARCHIVNÍ ČÍSLO:	25N170A00000XT015	REV.:	LIST:
Ing. Aleš Jůza	Ing. Vladimír Chittussi	Ing. Jan Holý			0	

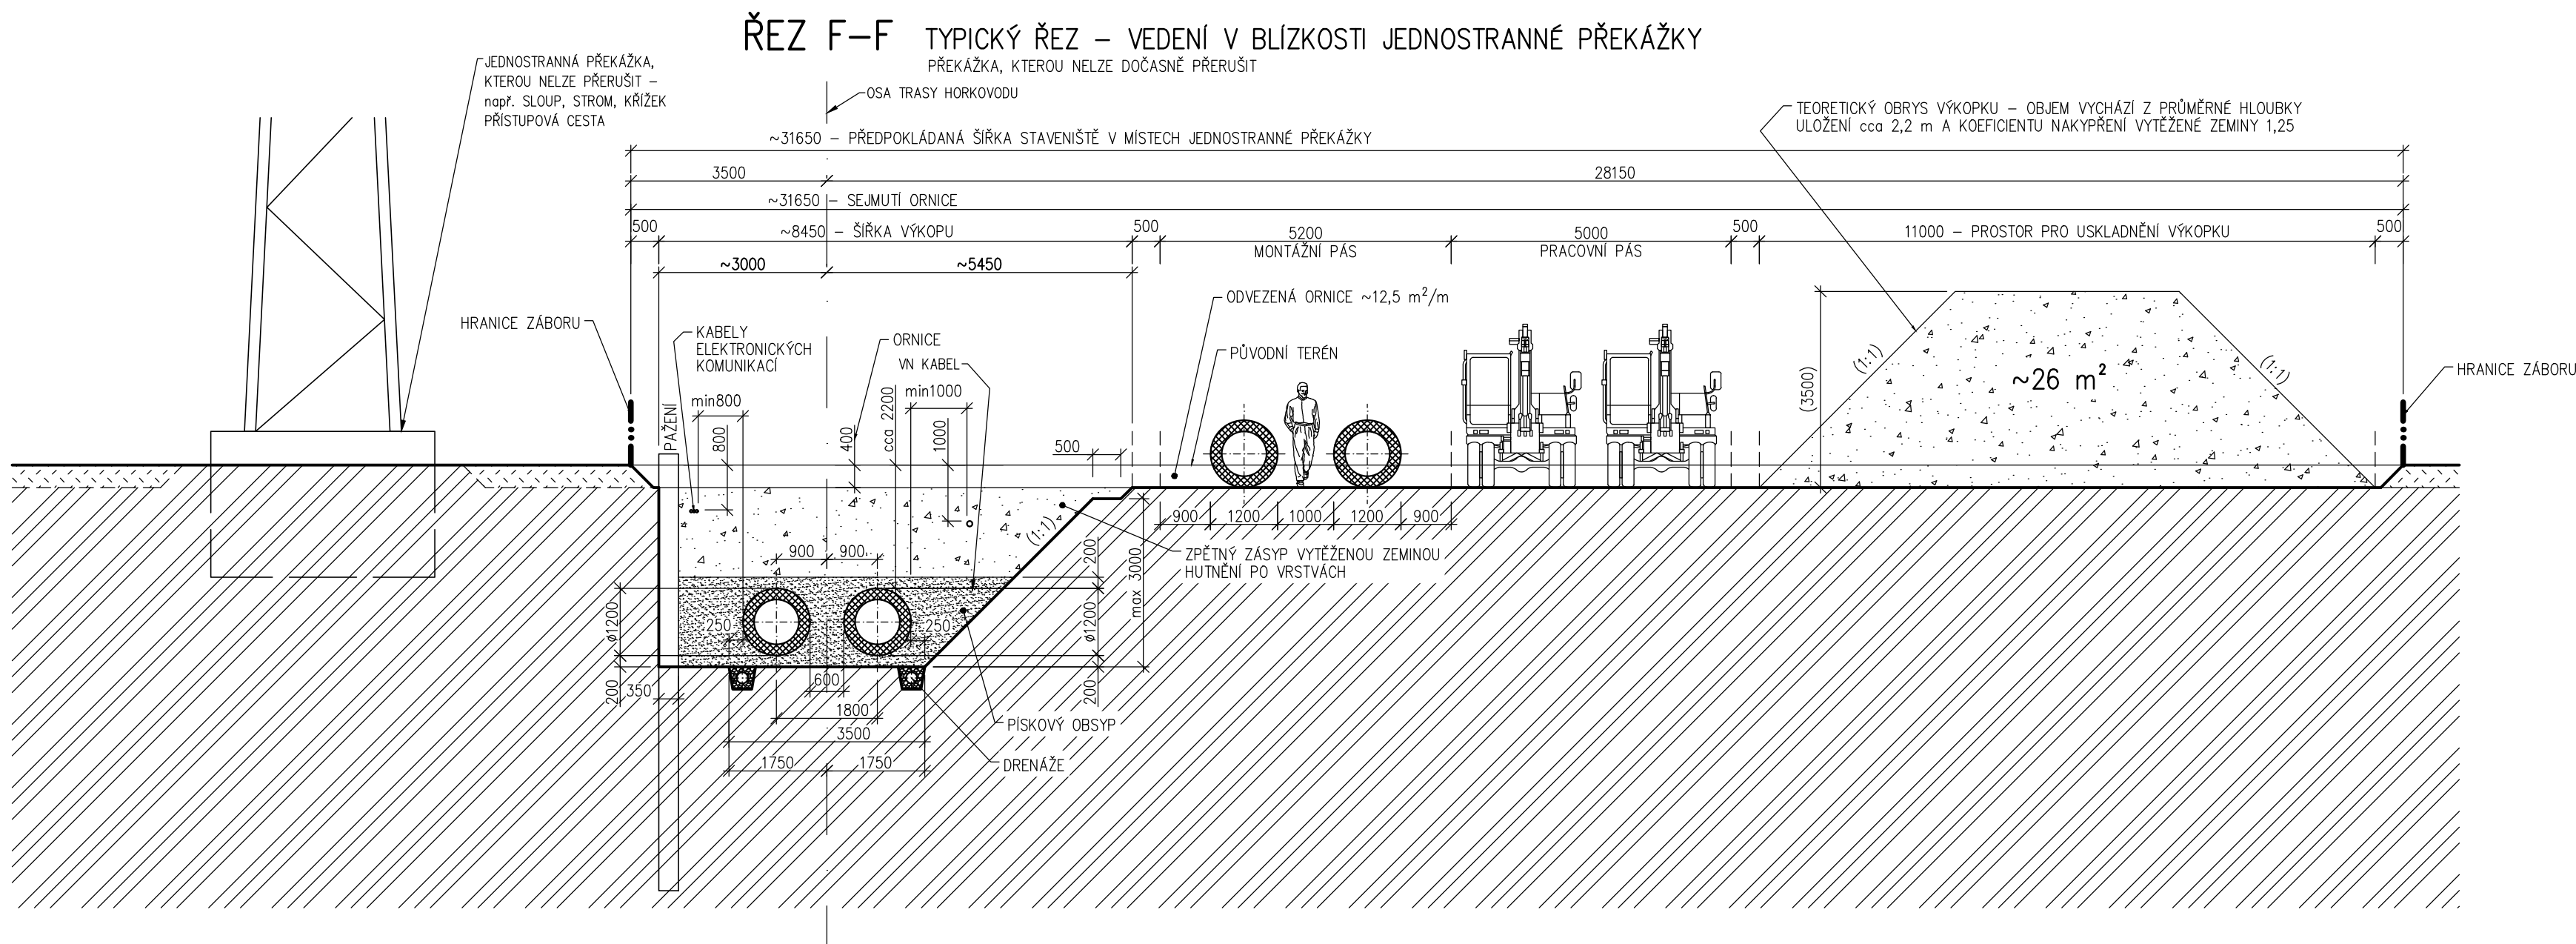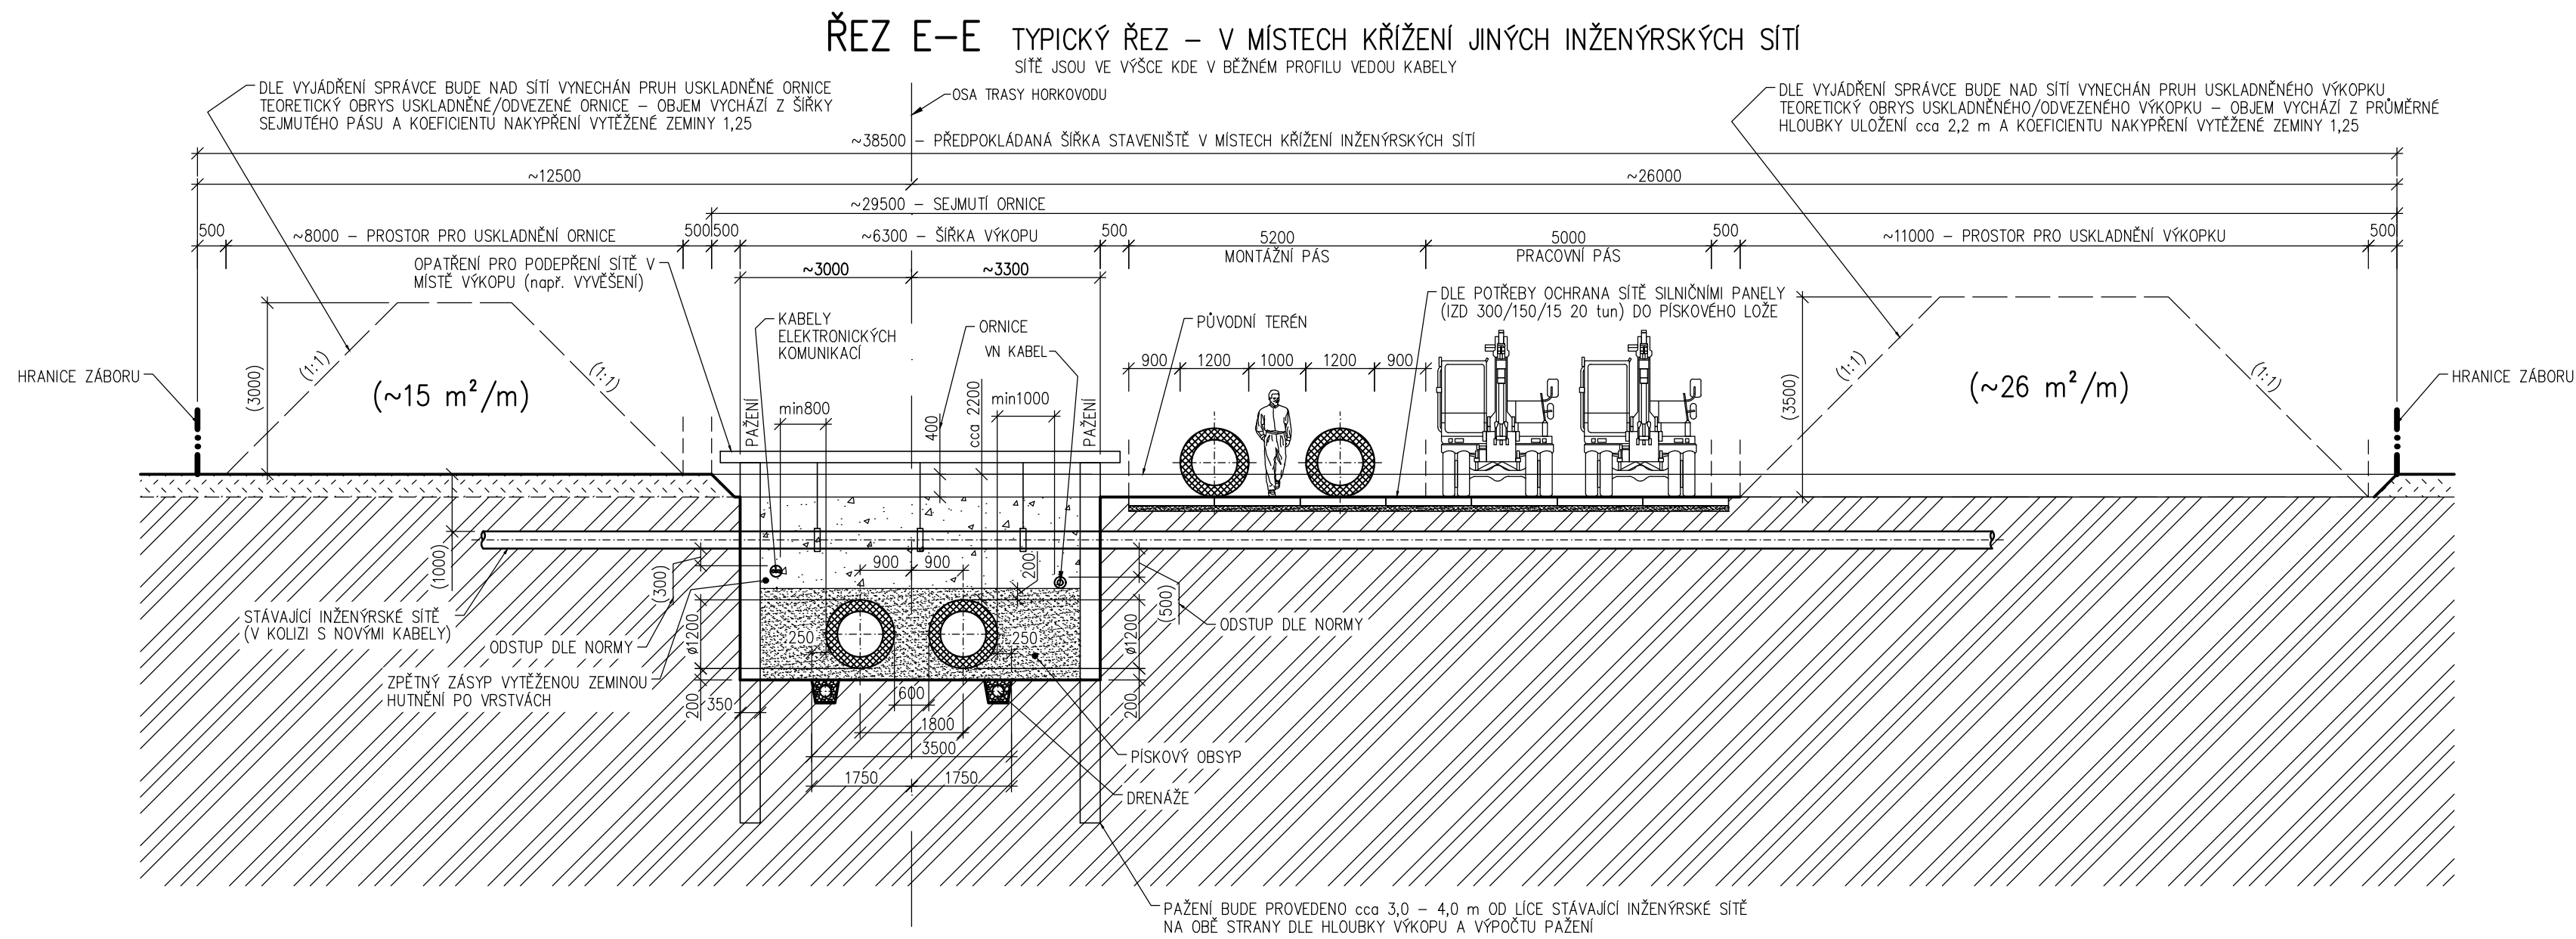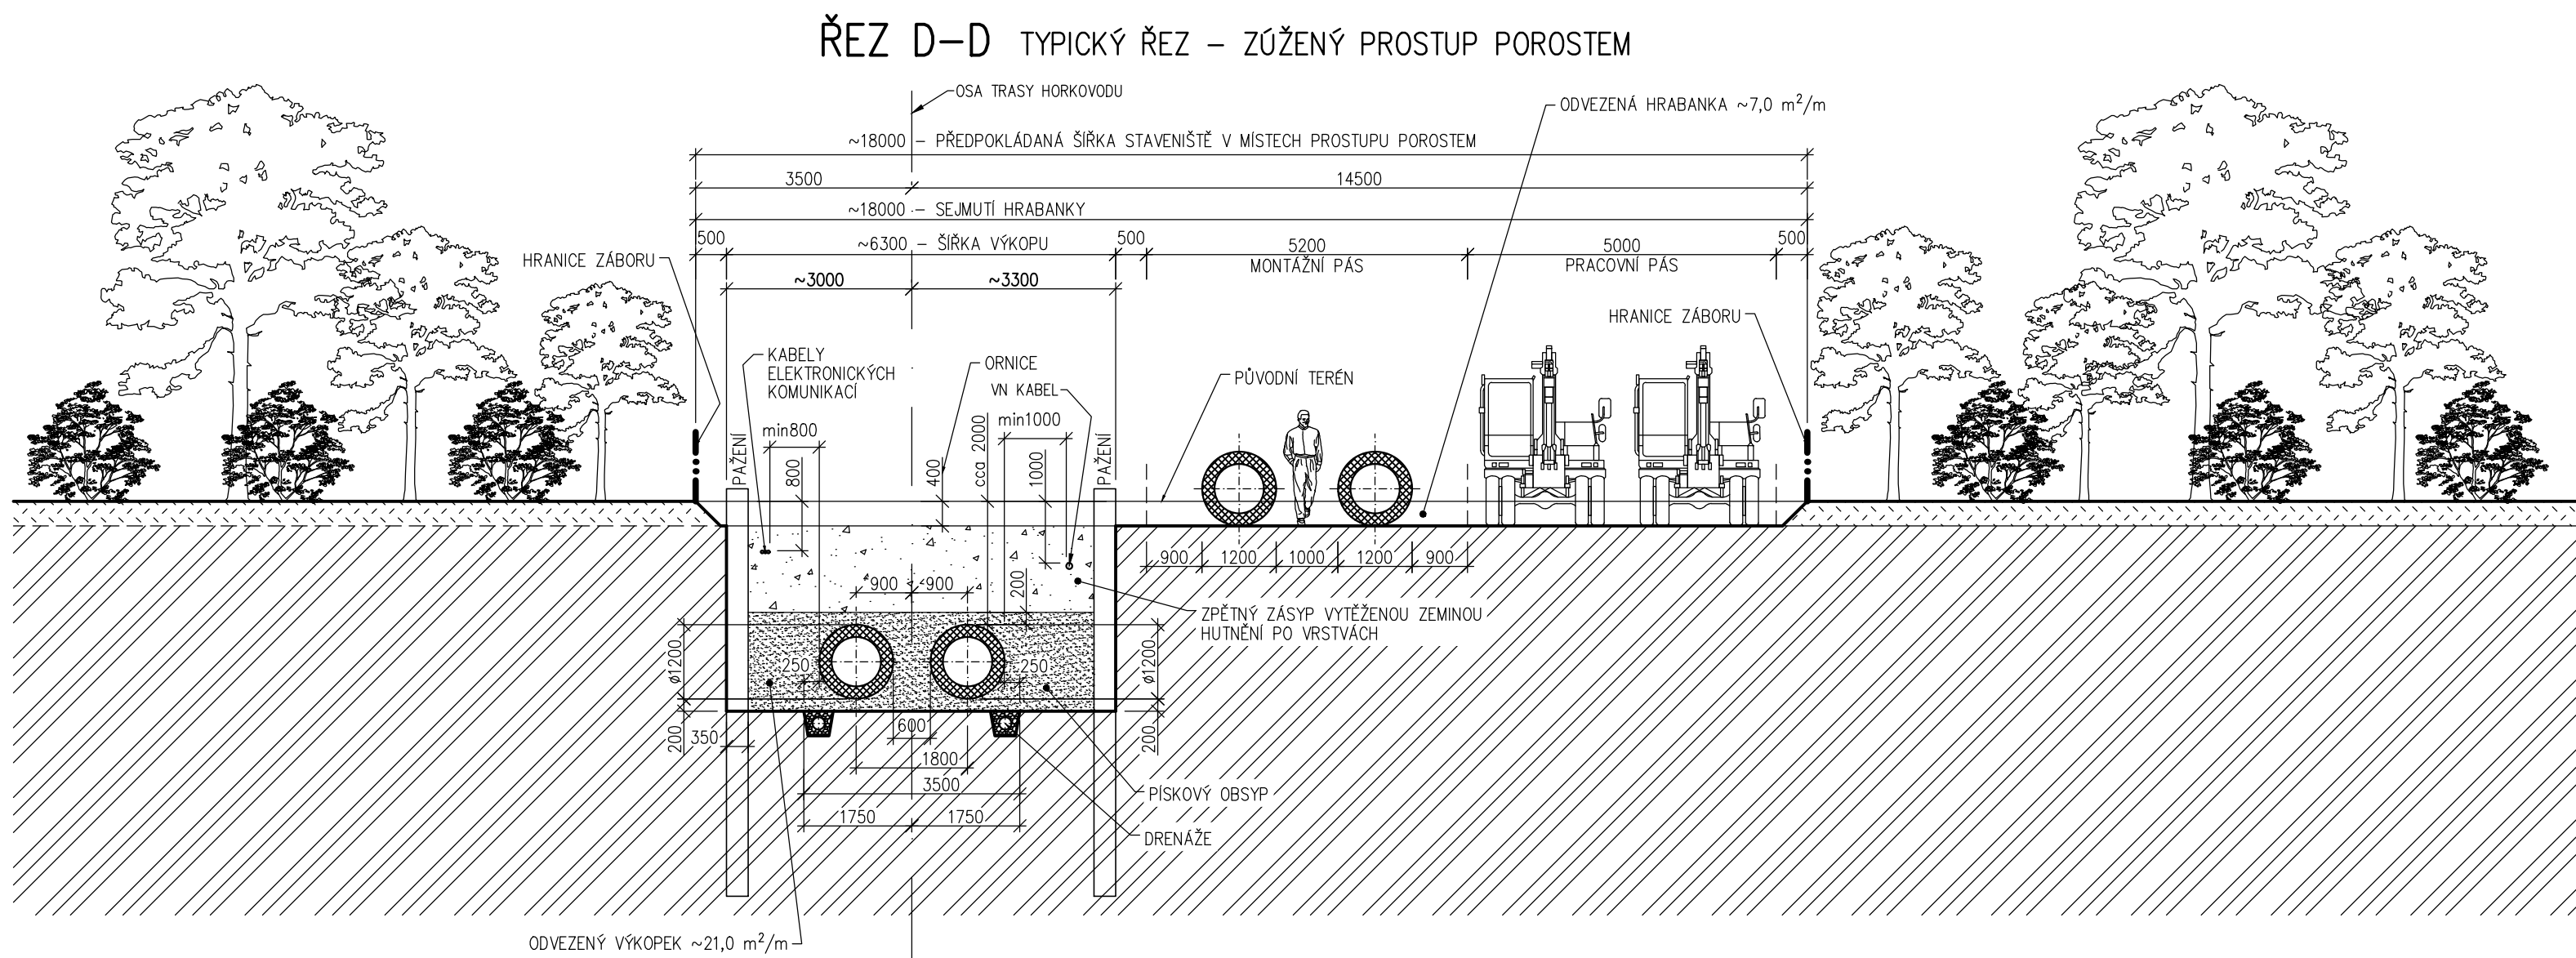

POZNÁMKY:

- 1) TYTO VÝKRESY VZOROVÝCH PŘÍČNÝCH ŘEZŮ ZNÁZORNÍJÍ STAVEBNÍ USPOŘÁDÁNÍ VÝKOPŮ, MONTÁŽNÍCH I PRACOVNÍCH PÁSŮ A PROSTORŮ PRO PRŮBĚŽNÉ USKLADNĚNÍ ORNICE (HRABANKY) A USKLADNĚNÍ VÝKOPKU.
- 2) DÁLE JE Z NICH ODVOZEN REALISTICKÝ ODHAD NUTNÉ ŠÍŘE ZÁBORU V CHARAKTERISTICKÝCH MÍSTECH PO DÉLCE STAVBY, KTERÝ JE STANOVEN:
VE VOLNÉM TERÉNU: 46 m (16+30 m)
V ZÚŽENÉM PÁSU PŘI PROSTUPU POROSTEM: 18 m (3,5+14,5 m)
- 3) HLOUBKA ULOŽENÍ POTRUBÍ SE PRŮMĚRNĚ POHYBUJE MEZI 2,0 AŽ 2,5 m.
- 4) SKLONY SVAHOVÁNÍ VÝKOPU JSOU V TÉTO FÁZI UVAŽOVÁNY 1:1, PODLE SKUTEČNÉ GEOLOGIE MOHOU BÝT UPRAVENY NA ZÁKLADĚ STATICKÉHO VÝPOČTU SE ZAPOČTENÍM PŘÍTLÍŽENÍ.
- 5) VÝŠKA ULOŽENÍ ORNICE JE NAVRŽENA TAK, ABY BYLA OMEZENÁ DEGRADACE STLAČENÍM OD VLASTNÍ TÍHY.
- 6) VÝŠKA A SKLONY ULOŽENÍ VÝKOPKU JSOU NAVRŽENY S OHLEDEM NA RYCHLOST PROVÁDĚNÍ A OMEZENÍ RIZIKA SESUNUTÍ.



REV.:	DATUM:	NÁZEV:	VYPRACOVAL:	SCHVÁLIL:

OBJEDNATEL: **Teplárny Brno, a.s.**
Okružní 828/25, Lesná
638 00 Brno
www.teplarny.cz

TE TEPLÁRNY BRNO

PROJEKTANT: **AFRY CZ s.r.o.**
Magistrů 1275/13, 140 00 Praha 4
www.afry.com, www.afry.cz
afrycz@afry.com

AFRY

SUBODAVATEL: **Energotechnické služby s.r.o.**
Lipová 589/24, 602 00 Brno - Pisárky
www.energots.cz

ENERGO
TECHNICKÉ SLUŽBY

AKCE: Horkovod Dukovany - Brno	ZAKÁZKOVÉ ČÍSLO: 25N170	PARE Č.:
Průběh trasy	STUPEŇ: PT	
NÁZEV DOKUMENTACE:	SO/PS:	
NÁZEV VÝKRESU: VZOROVÉ PŘÍČNÉ ŘEZY - STAVEBNÍ	DATUM: 05/2026	MĚŘÍTKO: 1:100
EL. SOUBOR:	Č. VÝKR.: 016	
D-D, E-E, F-F	AKČOVNÍ ČÍSLO: 25N170A00000XT016-0-VZPŘAZ22.DWG	
VYPRACOVAL: Ing. Aleš Jůza	KONTROLOVAL: Ing. Vladimír Chittussi	SCHVÁLIL: Ing. Jan Holý
REV.: 0	LIST: 1	